


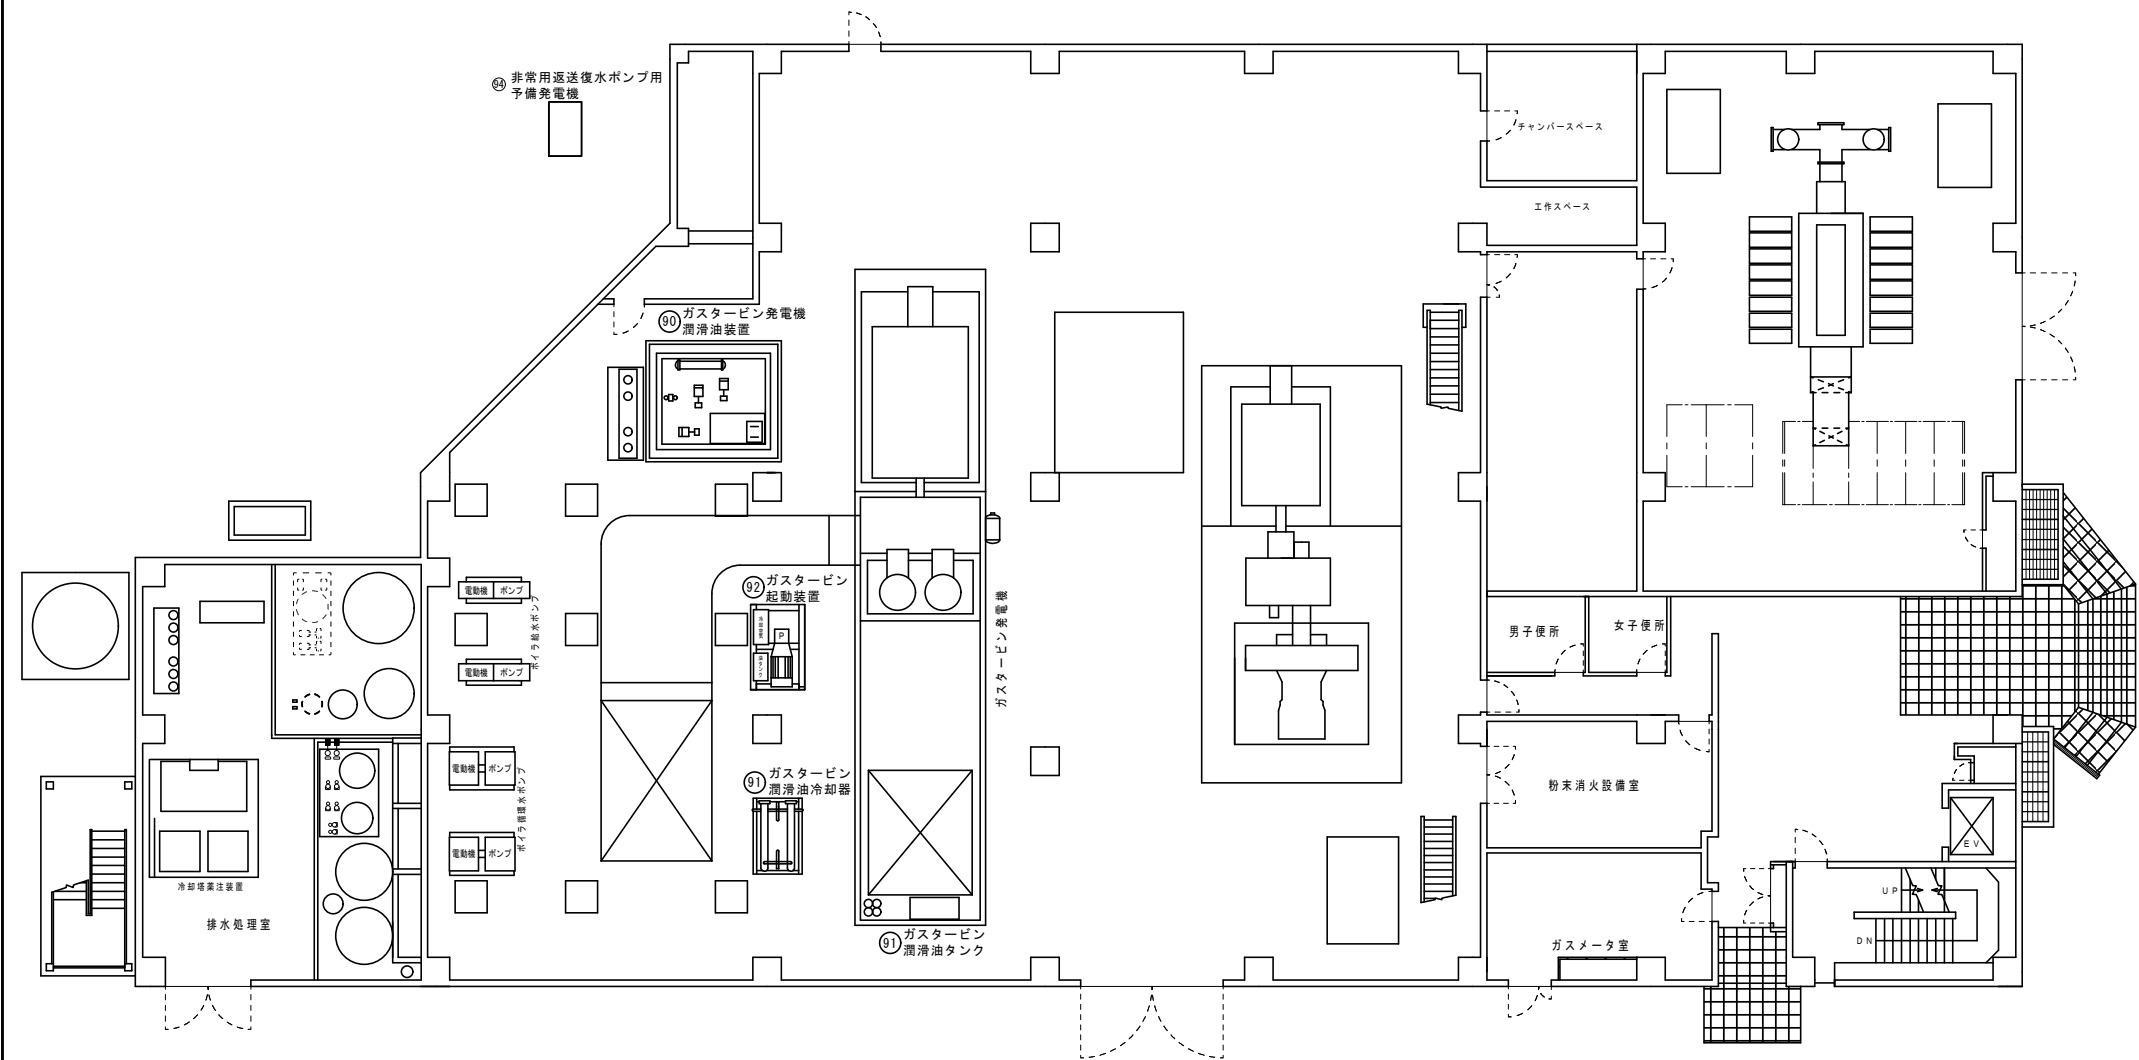

事業名	
工事名	
施工年度	
施工箇所	
図面	1階平面図
区分	縮尺
番号	群馬県企業局

高浜クリーンセンター

高浜発電所

油倉庫

非常階段

ヒューム管

φ150

94

駐車場
県職員用5台

駐車場
監視業務委託者用6台

水塔

事業名			
工事名			
施工年度			
施工箇所			
図面	発電所敷地図		
区分		縮尺	
番号			